

ZAKRES PROJEKTU

pow. 168,00 m²

+1,20

EI 30

200

200

Istniejące zasilanie z TOII

5 pom. dla sprzątaczek
pow. 2,94m²

1 przedsiónek
pow. 5,50m²

Wył. 1-bieg. pt. IP44

Oprawa plafoniera 1x11W IP54

Oprawa jarzeniowa 4x18W
do suf. podwieszonego
60x60cm IP54

Gniazdo 1f. 230V 2P+Z podwójne pt. IP44

Oprawa jarzeniowa 2x18W IP54

Czułka ruchu 360st. do sufitu podwieszonego
czas dział. po zaniku ruchu 10 s do 7m/h.

np.AL-ORNJQ41

Ośw. wyk. przew. YDYp3x1,5 pt i nad suf. podw.

Obw. gniazdz wyk przew. YDYp3x2,5 pt

do wentyl. YDYp3x1,5

do czujników YDYp4x1,5

SALA LEKTYWA
pow. 53,00 m²

16 UCZNIÓW I JEDEN NAUCZELNICZ

ścianki LTT
h=2,05m

ścianki LTT
h=2,05m

ścianki LTT
h=2,05m

ścianki LTT
h=2,05m

ścianki LTT
h=2,05m


ścianki LTT
h=2,05m

4 WC M.
pow. 19,65m²

3 umywalknia M.
pow. 10,06m²

2 WC K + dla niepełnospr.
pow. 6,61m²

LEGENDA

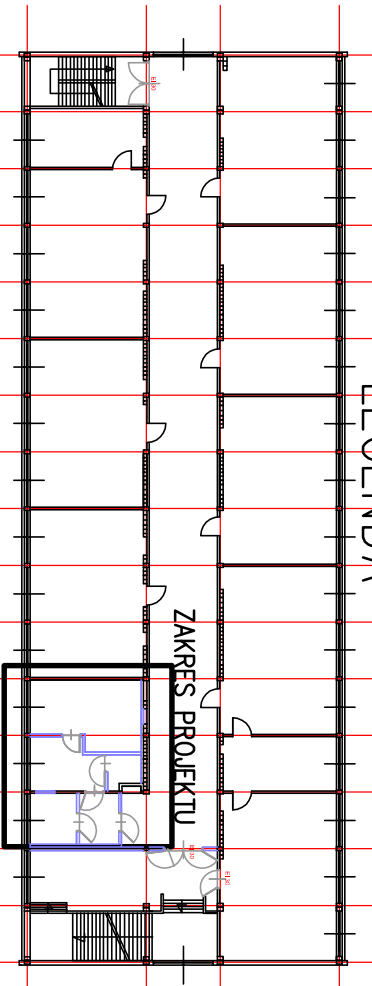

"INTA"
50-537 Wrocław ul. Pieszyska 17

Obiekt:
Budynek Elektronicznych Zakładów Naukowych
53-680 Wrocław, ul. Braniborska 57
Dz. nr 6, AM-11, Obręb Stare Miasto

Imię i nazwisko Nr upr. data Podpis Inwestor:

stadium: P. W.

Projektant: J. Rebizant pOŚ/I/E/5559/01 12.2012

Elektroniczne Zakłady Naukowe
53-680 Wrocław,
ul. Braniborska 57

branża: elektryczna

Temat: PRZEBUDOWA I REMONT - WĘZŁY SANITARNE

nr rys.

skala:
1:50

Tytuł rysunku: RZUT PIĘTRA II – Instalacje elektryczne

E.1/4